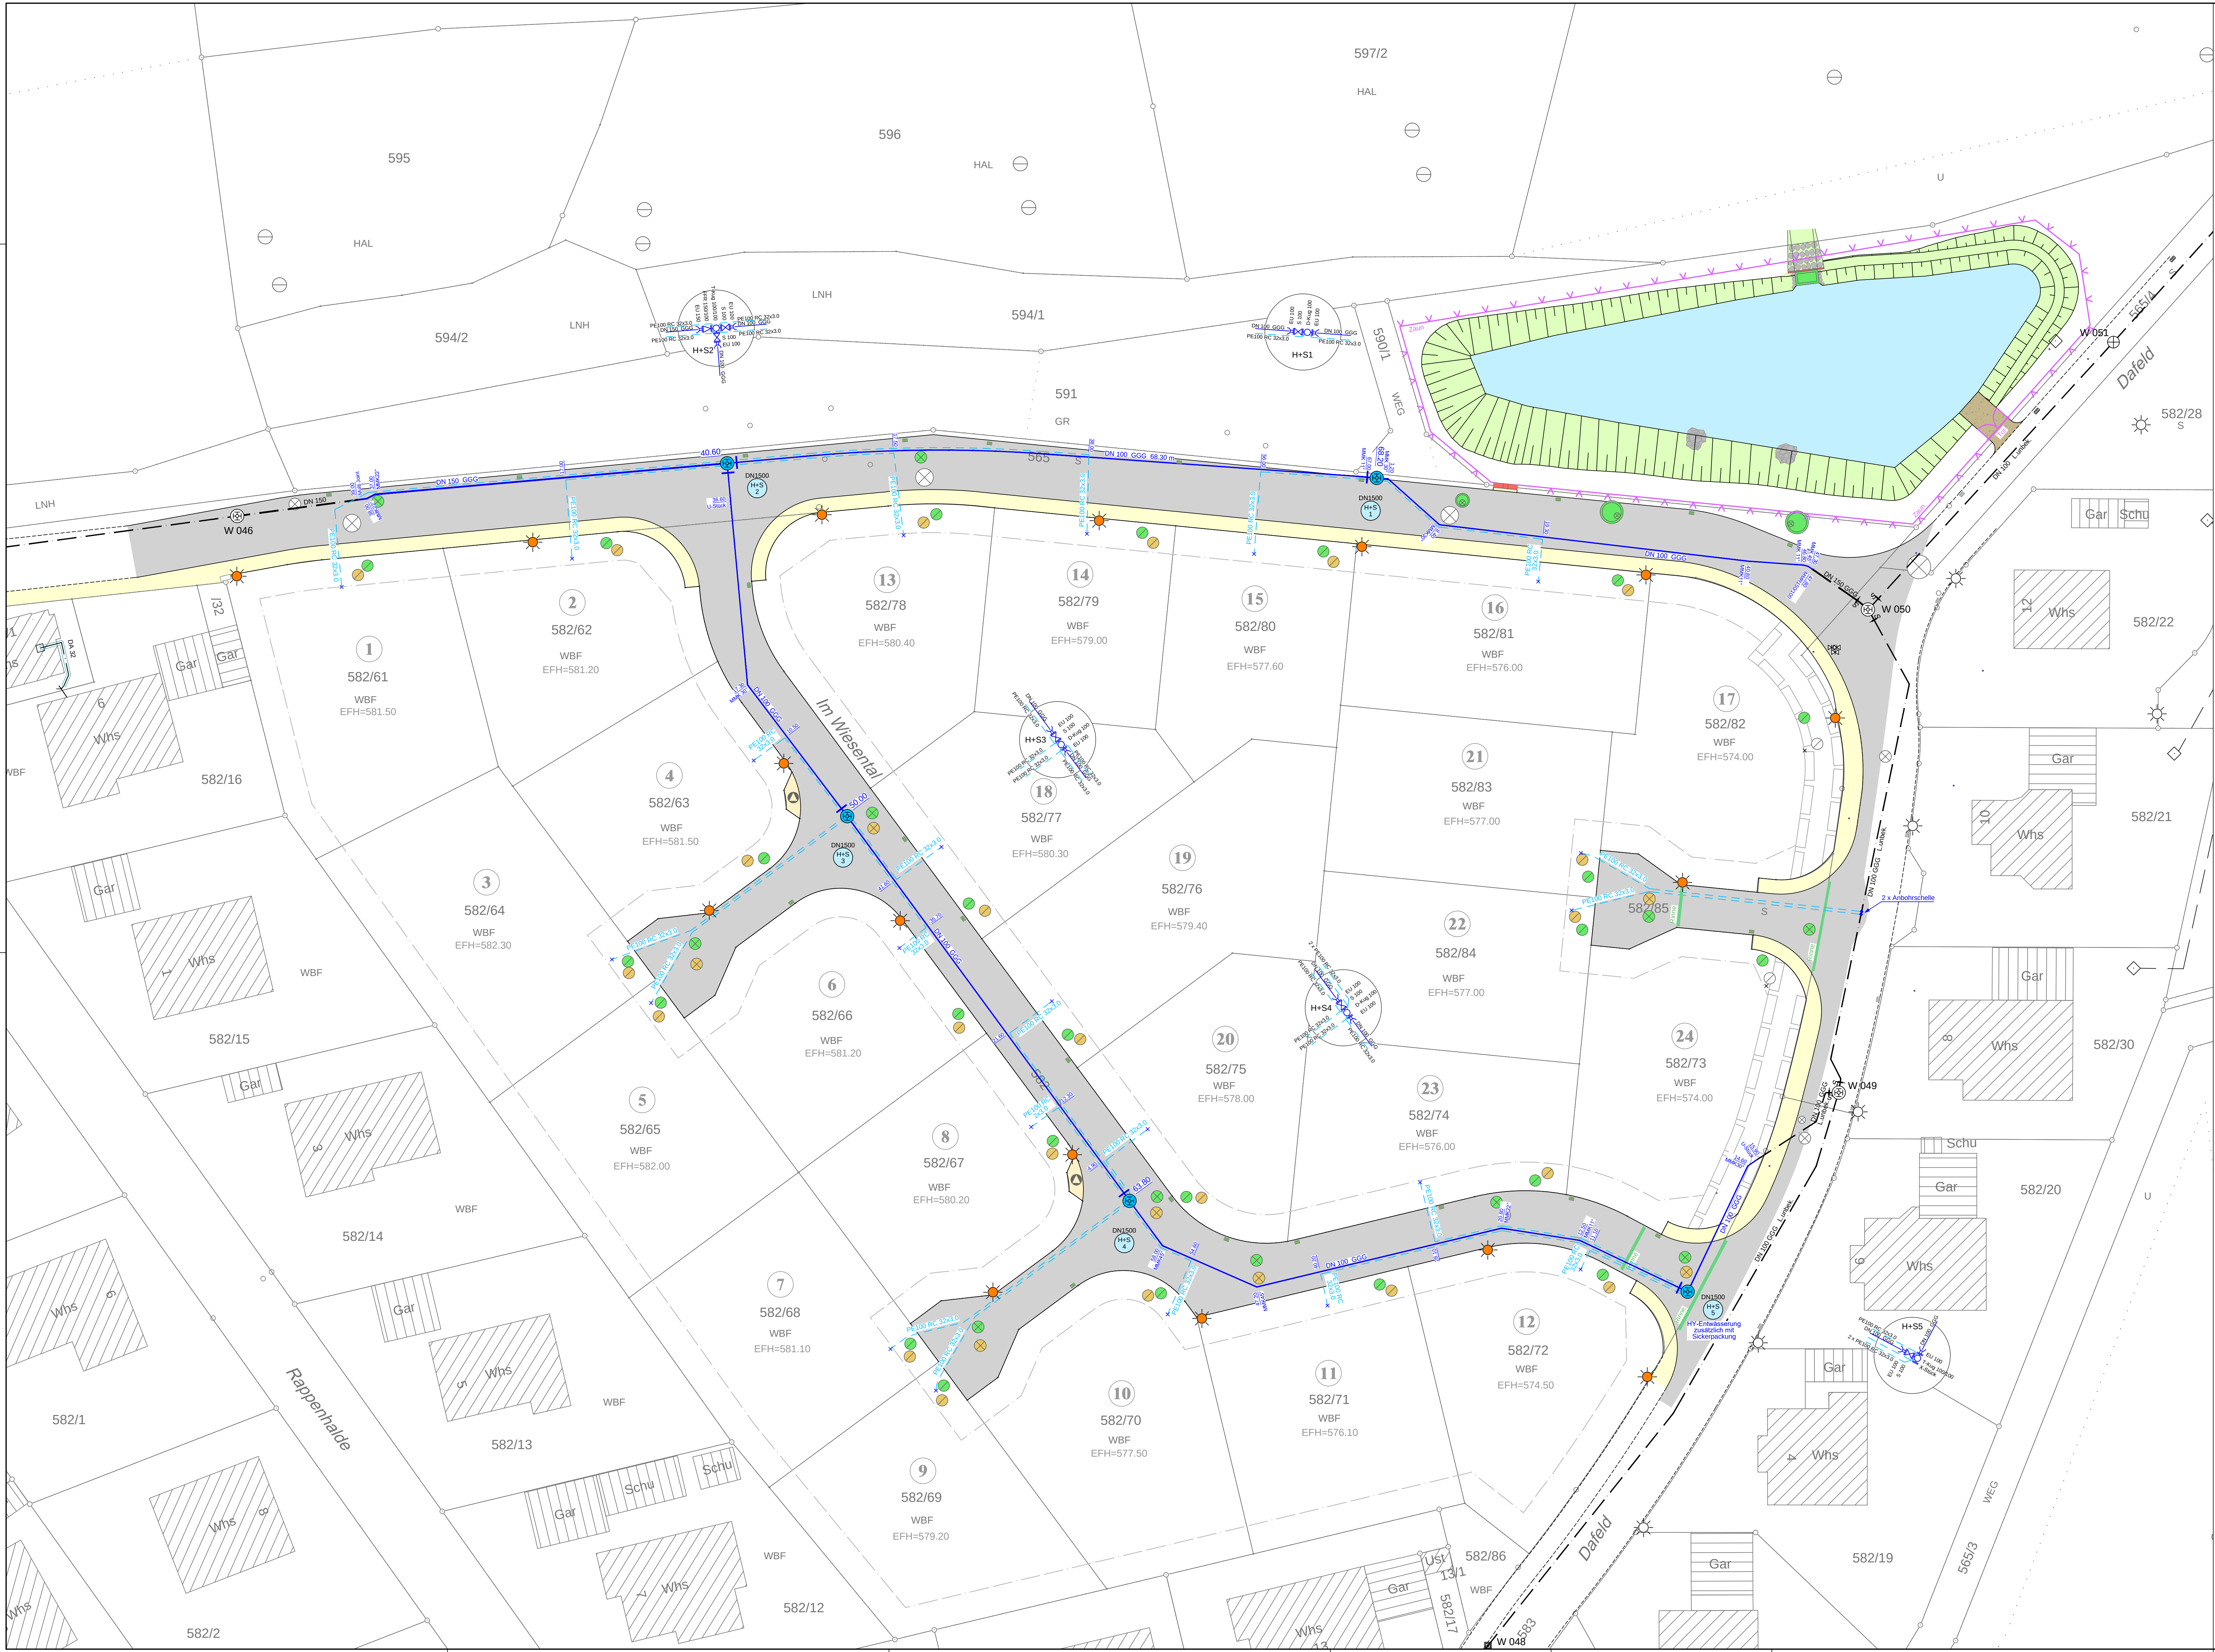


Zeichenerklärung:

Kanalisation und Wasserversorgung

- +--- Wasserleitung Bestand alt
- +--- Wasserhausanschluss Bestand alt
- +--- Wasserleitung Bestand neu
- +--- Wasserhausanschluss Bestand neu

Höhen im System DHHN92

BAUHERR Gemeinde Warthausen Kreis Biberach	
PROJEKT Erschließung Baugebiet "Dafeld" in Birkenhard	
Wasserversorgung	
Lageplan	
BESTAND	



PLANNUMMER 4535	MAßSTAB 1 : 250
PROJEKTNUMMER Z3-009-10	DATUM 16.10.2025
ZEICHNUNGSTITEL B_LAGEPLAN.DWG	GEZEICHNET sk

PLANER
E_S tiefbauplanung

BELEG
Erwin Schmid | Dipl.-Ing. (FH)
Industriestraße 49
88441 Mittelsbiberach
Tel. 07351 5 28 08 - 00
mail: info@es-tb.de